


D35 Džbánov - Litomyšl
Koordinační situace
Díl 3, km 49,000 - 50,500
Měřítko 1:2000

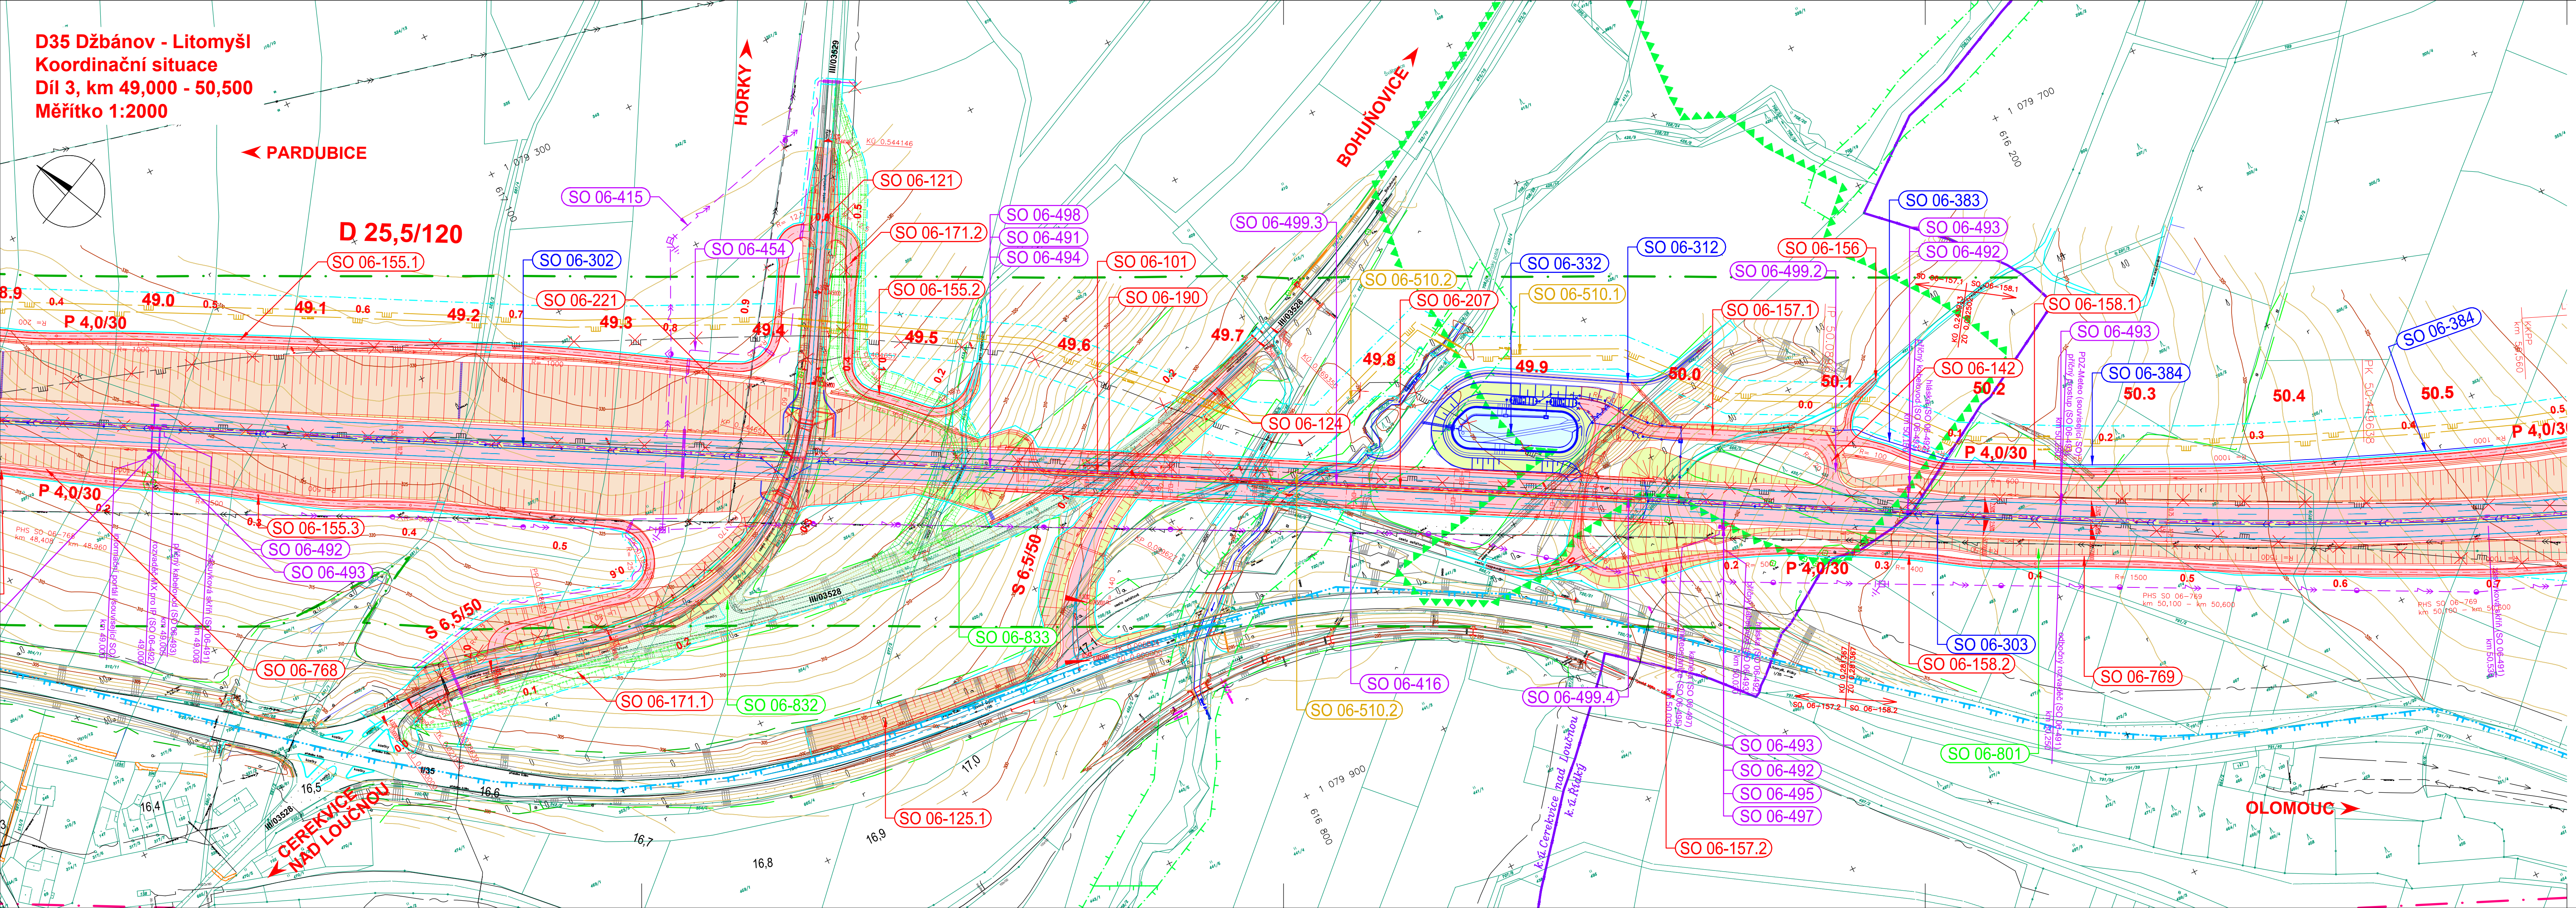

SEZNAM OBJEKTOV

Objekt číslo 100 - Objekt pozemních komunikací	
SO-06-101	Dálnice D35, km 44,71 - 55,500
SO-06-110	MUK Řídký v km 51,540
SO-06-120	Přeložka místní komunikace v km 48,360
SO-06-121	Přeložka silnice III/317 v km 40,42
SO-06-122	Přeložka silnice III/317 v km 52,689
SO-06-123	Přeložka silnice III/36016 v km 55,308
SO-06-124	Přeložka silnice III/03528 v km 49,412
SO-06-125.1	Přeložka silnice I/35 v km 0,235 SO 51,600
SO-06-125.2	Přeložka silnice I/35
SO-06-140	Sjezd DUN a RN v km 44,850 vjezd
SO-06-141	Sjezd DUN a RN v km 48,080 vjezd
SO-06-142	Sjezd DUN a RN v km 50,100 vjezd
SO-06-151.1	Účelová komunikace v km 45,000 D35 vjezd
SO-06-151.2	Účelová komunikace v km 45,000 D35 vjezd
SO-06-152.1	Účelová komunikace v km 45,800 D35 vjezd
SO-06-152.2	Účelová komunikace v km 45,350 D35 vjezd
SO-06-152.3	Účelová komunikace v km 46,100 D35 vjezd
SO-06-153	Přeložka polní cesty v km 46,361
SO-06-155.1	Účelová komunikace v km 49,000 D35 vjezd
SO-06-155.2	Účelová komunikace v km 49,500 D35 vjezd
SO-06-156	Účelová komunikace v km 49,100 D35 vjezd
SO-06-156	Přeložka polní cesty v km 50,108
SO-06-157.1	Účelová komunikace v km 50,060 D35 vjezd
SO-06-157.2	Účelová komunikace v km 49,636 D35 vjezd
SO-06-158.1	Účelová komunikace v km 50,650 D35 vjezd
SO-06-158.2	Účelová komunikace v km 50,850 D35 vjezd
SO-06-159.1	Účelová komunikace v km 52,000 D35 vjezd
SO-06-159.2	Účelová komunikace v km 52,640 D35 vjezd
SO-06-159.3	Účelová komunikace v km 51,520 D35 vjezd
SO-06-159.4	Účelová komunikace v km 52,020 D35 vjezd
SO-06-160.1	Účelová komunikace v km 51,530 D35 vjezd
SO-06-160.2	Účelová komunikace v km 51,600 D35 vjezd
SO-06-161.1	Účelová komunikace v km 53,350 D35 vjezd
SO-06-161.2	Účelová komunikace v km 54,140 D35
SO-06-161.3	Účelová komunikace v km 54,450 D35 vjezd
SO-06-161.4	Účelová komunikace v km 52,700 D35 vjezd
SO-06-162.1	Účelová komunikace v km 53,700 D35 vjezd
SO-06-162.2	Účelová komunikace v km 55,050 D35 vjezd
SO-06-162.3	Účelová komunikace v km 55,430 D35 vjezd
SO-06-162.4	Účelová komunikace v km 54,760 D35 vjezd
SO-06-163	Úprava sjezdu na stáv. sil. I/35 ke hřbitovu Hru
SO-06-171.1	Provozovní komunikace pro sil. III/03528, staveb
SO-06-171.2	Provozovní komunikace pro sil. III/03529, staveb
SO-06-172.1	Provozovní komunikace pro sil. I/35, stavba SO
SO-06-172.2	Provozovní komunikace pro sil. I/35, stavba SO
SO-06-173	Provozovní komunikace pro sil. III/317, stavba SO
SO-06-174	Provozovní komunikace pro sil. III/36016, staveb
SO-06-180	Dopravné inženýrské opatření
SO-06-190	Dopravní značení na D35, km 44,711 - 55,500
Objekt číslo 200 - Místní objekty a zdi	
SO-06-201	Most na D35 přes Blahovotský potok, km 45,836
SO-06-202	Most na D35 přes Blahovotský potok, km 46,361
SO-06-203	Most na D35 přes přel. komunik. km 46,568
SO-06-204	Most na D35 přes řet. trat. a silnice I/35, km 47,1
SO-06-205	Most na D35 přes PČC, km 47,896
SO-06-206	Most na D35 přes Loučnou, km 48,340
SO-06-207	Most na D35 přes údolí Koňského potoka, km 48,361
SO-06-208	Most na D35 přes odvětví povrchových vod, km 48,361
SO-06-209	Most na D35 pro odvětví povrchových vod, km 48,361
SO-06-210	Most na D35 přes přeložku PČC, km 54,140
SO-06-211	Most na D35 přes přeložku silnice III/35016, km 54,140
SO-06-221	Most na přeložce silnice III/03529, km 49,419
SO-06-222	Most přes D35 MUK Řídký, km 51,540
SO-06-223	Most na přeložce silnice III/317, km 52,689
Objekt číslo 600 - Opatření drah	
SO-06-670	Přeložka vedení Dř Teletnicka v km 47,380
Objekt číslo 700 - Objekt pozemních staveb	
SO-06-760	PHS v km 46,520 vjezd
SO-06-761	PHS v km 47,470 vjezd (most SO 204)
SO-06-762	PHS v km 47,930 vjezd
SO-06-763	PHS v km 48,360 vjezd (most SO 206)
SO-06-764	PHS v km 48,540 vjezd
SO-06-765	PHS v km 47,470 vjezd (most SO 204)
SO-06-766	PHS v km 47,930 vjezd
SO-06-767	PHS v km 48,360 vjezd (most SO 206)
SO-06-768	PHS v km 48,680 vjezd
SO-06-769	PHS v km 50,350 vjezd
SO-06-770	PHS v km 53,070 vjezd
SO-06-771	PHS v km 55,020 vjezd

Objekty řady 300 - Vodohospodářské objekty

06-302	Dálňníční kanalizace D35 v km 46,600 - 49,558
06-303	Dálňníční kanalizace D35 v km 49,980 - 55,500
06-304	Kad odvodňování v bytůnka Šotka
06-305	Opad odpadu MUK Řídký
06-310	Opad od retenční nádrže v km 44,600
06-311	Opad od retenční nádrže v km 44,948
06-312	Přítoku Kofňinského potoka
06-313.1	Úprava vodotěsnosti v km 47,890
06-313.2	Úprava koryta Loučbné v místě zaústění vodotěsnosti
06-330	Retenční nádrž v km 44,800
06-331	Retenční nádrž v km 48,000
06-332	Retenční nádrž v km 49,200
06-333	Prostředí odpadů v km 44,600
06-341	Přetřozka vodovodu DN100 v km 51,400 - 51,700
06-341	Přetřozka vodovodu DN150 v km 52,650
06-342	Přetřozka vodovodu DN150 v km 47,400
06-343	Přetřozka vodovodu DN150 v km 48,800
06-380	Úprava meliorací na k.ú. Džbánov u Vysokého Mýta
06-381	Úprava meliorací na k.ú. Hrušová
06-382	Úprava meliorací na k.ú. Peřka
06-383	Úprava meliorací na k.ú. Cerevíček nad Loučnou
06-384	Úprava meliorací na k.ú. Řídký
06-385	Úprava meliorací na k.ú. Bohuřovice u Litomyšle
06-386	Úprava meliorací na k.ú. Litomyšle u Litomyšle
06-387	Úprava meliorací na k.ú. Kornice
06-400	Přetřozka řady 400 - Elektro a sdělovací obkty
06-401	Přetřozka vedení ZVN 400 v km 47,400 - 48,400
06-411	Přetřozka vedení VN v km 45,180 - 45,970
06-412	Přetřozka vedení VN v km 46,600 - 46,960
06-413	Úprava vedení VN v km 47,000
06-414	Přetřozka vedení VN v km 47,520 - 48,670
06-415	Přetřozka vedení VN v km 49,000 - 49,500
06-416	Přetřozka vedení VN v km 49,750 - 50,820
06-417	Přetřozka vedení VN v km 52,760 - 53,220
06-418	Přetřozka vedení VN v km 54,040 - 54,180
06-419	Přetřozka vedení VN v km 55,020 věřve „A“ MUK Řídký
06-430	Přetřozka VO v km 47,480
06-440	Přetřozka sdělovacího vedení v km 46,760 - 46,920
06-452	Přetřozka sdělovacího vedení v km 47,370
06-453	Přetřozka sdělovacího vedení v km 48,600
06-454	Přetřozka sdělovacího vedení v km 49,410
06-455	Přetřozka sdělovacího vedení v km 51,670
06-456	Přetřozka sdělovacího vedení v km 52,670
06-457	Přetřozka sdělovací VN pro systém DIS-SOS - Hrušová
06-490.2	Přetřozka vedení NN pro systém DIS-SOS - Řídký
06-490.3	Přetřozka vedení NN pro systém DIS-SOS - Kornice
06-491	Systém DIS-SOS - kabelové vedení
06-492	Systém DIS-SOS - hlásky
06-493	Systém DIS-SOS - tráčky a prostupy
06-494	Systém DIS-SOS - šutby pro optické kabely
06-495	Systém DIS-SOS - kabely
06-496	Systém DIS-SOS - automatické sdělovací dopravy
06-497	Systém DIS-SOS - kameryové sdělovací
06-498	Systém DIS-SOS - optické kabely RSD
06-499.2	Elektrické závery
06-499.3	Rožování v kornáčích mostů
06-499.4	EZS
06-499.6	WIM
06-500	Přetřozka řady 500 - Obkty trubních vedení
06-510.1	Přetřozka VTL plynovodu
06-510.2	Odstránění stavěcích VTL plynovodu
06-520	Přetřozka STL plynovodu
06-530	Přetřozka řady 530 - Obkty úpravy řzemí
06-591	Vegetační úpravy D35
06-592	Retenční vsakovací vegetační pásy na k.ú. Sedlňstí
06-593	Retenční vsakovací vegetační pásy na k.ú. Bohuřovice
06-594	Retenční vsakovací vegetační pásy na k.ú. Trhůvek
06-610	Připrava území
06-620	Rekultivace místní komunikace v km 48,590
06-632	Rekultivace silnice III/03529 v km 49,424
06-633	Rekultivace silnice III/03528 v km 49,620
06-634	Rekultivace silnice III/36016 v km 55,280
06-640	Rekultivace ploch dookřesného záboru
06-660	Oplocení D35 v km 44,711 - 55,500
06-900	Přetřozka řady 900 - Volná řada
06-900	Ochrana D35 před navážkami a zcizováním NN

LEGENDA:

	KRYT VOZOVKY ASFALTOVÝ
	KRYT VOZOVKY – DLAŽBA
	ZÁŘEZ
	NÁŠYP
	ÚPRAVA TERÉNU
	ZATRAVŇOVACÍ TVÁRNICE
	REKULTIVACE
	INŽ. SÍTĚ STÁVAJÍCÍ – NAD
	– POD
	PŘELOŽKY INŽ. SÍTÍ – NAD
	– POD
	KORIDOR ŽÚR
	KORIDOR ÚP

OCHRANA PŘÍRODY:

	BIOKORIDOR REGIONÁLNÍ	
	BIOCENTRUM LOKÁLNÍ	
	BIOCENTRUM REGIONÁLNÍ	
	BIOKORIDOR LOKÁLNÍ	
	OCHRANNÉ PÁSMO VODNÍHO ZDROJE 1. STUPEŇ	
	OCHRANNÉ PÁSMO VODNÍHO ZDROJE 2. STUPEŇ	
ZÁBORY:		
	TRVALÝ ZÁBOR	
	DOČASNÝ ZÁBOR PŘES 1 ROK	
	DOČASNÝ ZÁBOR DO 1 ROKU	
	HRANICE KAT. ÚZEMÍ	

KLAD LISTŮ

Diagram illustrating a sequence of nodes: 3.2, C.3.3, C.3.4, and C.3.5. Node C.3.3 is highlighted with a red border.

AKTUALIZACE 10/2017

OB-EDNATEL:  ŘEDITELSTVÍ SILNIC A DÁLNIC ČR	ŘEDITELSTVÍ SILNIC A DÁLNIC ČR Na Pankráci 546/56, 145 05 PRAHA 4 D35 OSTROV - STARÉ MĚSTO	ÚSEK 06
--	---	-----------------------

ZHOTOVITEL: **HBH / COMPLEX / AMBERG / LINK / GEOTEST**

zastoupená:	HBH Projekt spol. s r.o., Kabátníkova 5, 60
Hlavní inženýr projektu:	Ing. Marek KAČENÁK
Číslo zhotovitele:	2015/0118







ZODPOVĚDNÝ PROJEKTANT	Ing. PAVEL CHROUSTOVSKÝ	<i>Ing. Pavel Chroustovský</i>	
VYPRACOVAL	Ing. PAVEL CHROUSTOVSKÝ	<i>Ing. Pavel Chroustovský</i>	
KONTROLOVAL	Ing. OTAKAR HORNOCH	<i>Ing. Otakar Hornoch</i>	

KRAJ: PARDUBICKÝ	Projekt pro dopravu p o b o e Michalská 18/1
KÚ: DŽBÁNOV U VYSOKÉHO MÝTA, HRUŠOVÁ, PEKLA, CEREKVICE NAD LOUČNOU, ŘÍDKÝ, BOHUŇOVICE U LITOMYŠLE, SEDLIŠTĚ U LITOMYŠLE, TRŽEK U LITOMYŠLE, KORNICE	

NÁZEV OBJEKTU/ČÁSTI:	D35 DŽBÁNOV – LITOMYŠL	DATUM	
	C SITUAČNÍ VÝKRESY	FORMÁT	
		MĚŘITKO	
		ÚČEL	

NÁZEV PŘÍLOHY:	ČÍS. ZAKÁZKY
Koordináční situace, díl 3. km 49.000–50.500	ČÍS. SOUPRAVY

		2015
--	--	------